


Legenda de condutos - TÉRREO	
Esgoto	
Legenda - TÉRREO	
Caixa Sifonada	
Caixas de passagem PVC DN 30	
Curva 90 longa	
Joelho 45	
Junção simples c/ J45	
Lavatório Residencial com sifão	
Vaso Sanitário c/ J90°	


Lista de materiais - TÉRREO	
Esgoto	
Caixas de Passagem	
30 cm	
Caixa de passagem PVC	1 pç
PVC Acessórios	
Caixa sifonada	2 pç
100x100x50	
Sifão de copo p/ pia e lavatório	2 pç
1" - 1.1/2"	
Válvula p/ lavatório e tanque	2 pç
1"	
PVC Esgoto	
Anel de borracha	
100mm - 4"	5 pç
50mm - 2"	6 pç
Curva 90 curta	
40 mm	2 pç
Curva 90 longa	
100 mm	1 pç
Joelho 45	2 pç
40 mm	2 pç
50 mm	2 pç
Joelho 90	
100 mm	2 pç
Joelho 90 c/anel p/ esgoto secundário	2 pç
40 mm - 1.1/2"	2 pç
Junção simples	
100 mm - 50 mm	2 pç
Luva	4 pç
40 mm	
Luva simples	6 pç
100 mm	2 pç
50 mm	
Tubo rígido c/ ponta lisa	
100 mm - 4"	5.22 m
40 mm	4.76 m
50 mm - 2"	0.41 m
Vedação p/ saída de vaso sanitário	
100 mm	2 pç
Unidades de tratamento	
Alça	
Ferro	1 pç
Argamassa	0.23 m³
Argamassa	
Tampa	
Hermética	1 pç
Tijolo	
Maciço	439 pç



01 TÉRREO - SANITÁRIO
ESCALA 1:100

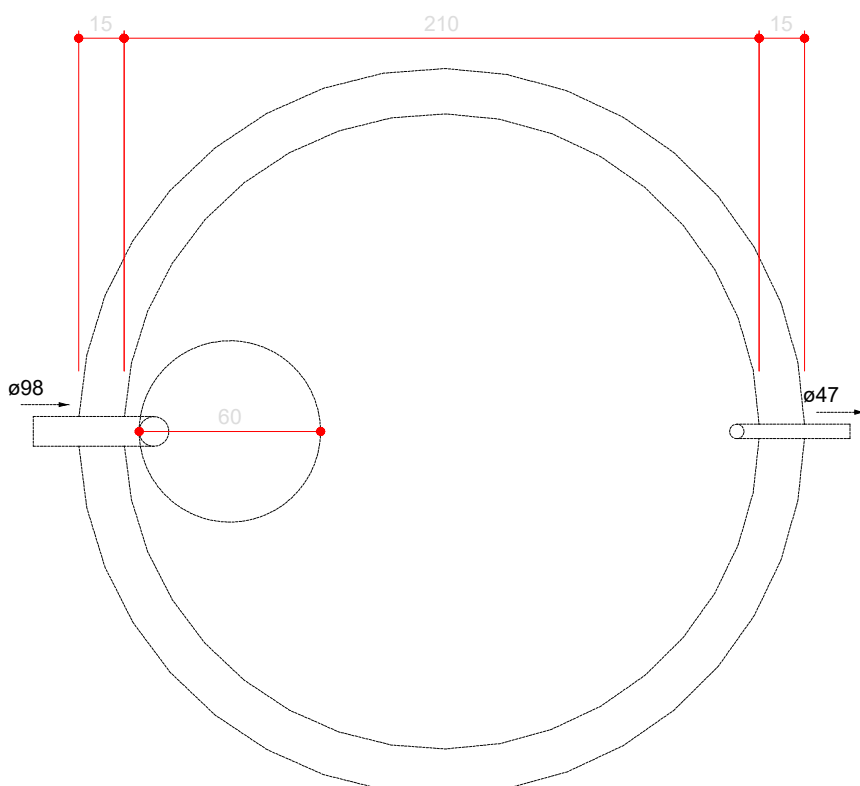

Tanque séptico - TÉRREO
Planta baixa - ESC. 1:25

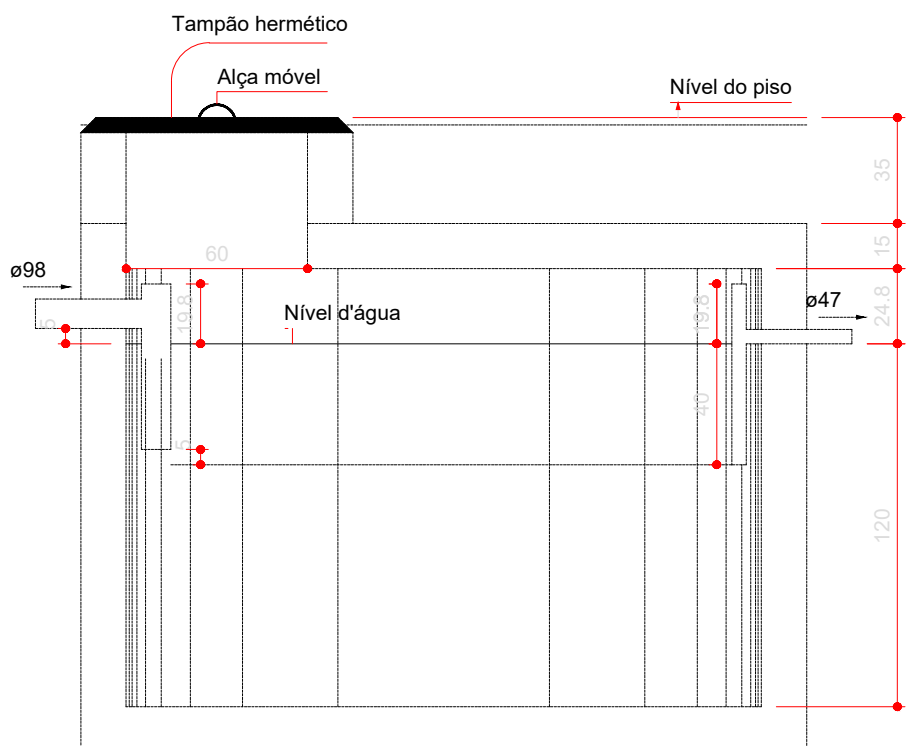

Tanque séptico - TÉRREO
Corte 1 - ESC. 1:25

PROJETO SANITÁRIO

REFORMA E AMPLIAÇÃO DA ESCOLA MUNICIPAL LUIZA GOMES DA SILVA

Descrição do Projeto: Planta Térreo Sanitário ; Lista de Materiais e Detalhes Construtivos.

Responsável Técnico:
Assinado de forma digital por KAREN MARIANA SOARES VIEIRA0588911680
MARIANA SOARES VIEIRA0588911680
Data: 2026.05.07 14:08:41 -03'00'

Karen Mariana Soares Vieira
Engenheiro(a) Civil - Crea: 532.425-D/MG

Endereço: Distrito de Três Dias, Município de Olhos D'Água-MG.

Contratante:
RODRIGO VIEIRA DE
MATOS:09977653640
Assinado de forma digital por RODRIGO VIEIRA DE MATOS:09977653640
Data: 2026.05.07 15:35:57 -03'00'

Rodrigo Vieira de Matos
Prefeito Municipal de Olhos d'Água-MG

Área (m²): 249,60m²
Data: 06 de maio de 2026.
Referência / Número da pasta: VLK - 3PSP - OLH -22

Tipo da Edificação: Infraestrutura
Art.:
Escala: Indicada

Prancha:
01/01

Contratada:
(38) 9 9977-6300
CNPJ: 57.955.661/0001-98
engenhariavlk@gmail.com
Avenida Coronel Prates, nº 409, Sala 301
Centro, Montes Claros-MG

Contratante:
(38) 3225-0086
CNPJ: 01.612.547/0001-00
prefeituraolhosdagua@gmail.com
Praça Dona Quita, nº90, Centro
Olhos d'Água-MG

OLHOS D'ÁGUA
Presta Serviço: 06/05/2026 - 06/05/2026 - 06/05/2026 - 06/05/2026
CNPJ: 01.612.547/0001-00
E-mail: prefeituraolhosdagua@gmail.com